


LEGENDA

- LÂMPADA INCANDESCENTE NO TETO
 LÂMPADA FLUORESCENTE NO TETO
 TOMADA A 30cm DO PISO
 INTERRUPTOR UNIPOLAR COM 1 TERÇA
 FASE NEUTRO

QUADRO DE ÁREAS

ÁREA DA CONSTRUÇÃO : 52,82 m²

DIAGRAMA UNIFILAR

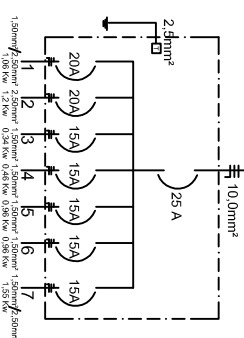


CAPACIDADE DE CORRENTE
 $I = 8530 / (232230V) = 14,84 A$
 DISJUNTOR GERAL: 20A - adotado

QUADRO DE CARGAS - RESUMO GERAL									
CIRC.	LOCAL	ILUM. (W)	TOMADA (W)	P. TOTAL (W)	PROT. (A)	FAIXA (mm ²)	FAIXA (V)	TENSÃO (V)	
07	CHURR. E COZINHA	500	1050	1550	20	1,5	2,5	220	
	TOTAL	500	1050	1550	20	1,5	2,5	220	

DETALHES DE PROJETO

A INSTALAÇÃO DO SISTEMA ELÉTRICO DEVERÁ SER SEGUIDO CONFORME PROJETO, SENDO PROIBIDO ALTERAÇÕES SOB PENA DE NÃO ACEITE PELA ENGENHARIA DA PREFEITURA, FISCALIZAÇÃO DA CEF E CONFEÇÃO DE PROJETO AS BUILT AS EXPENSAS DE QUEM ALTEROU.

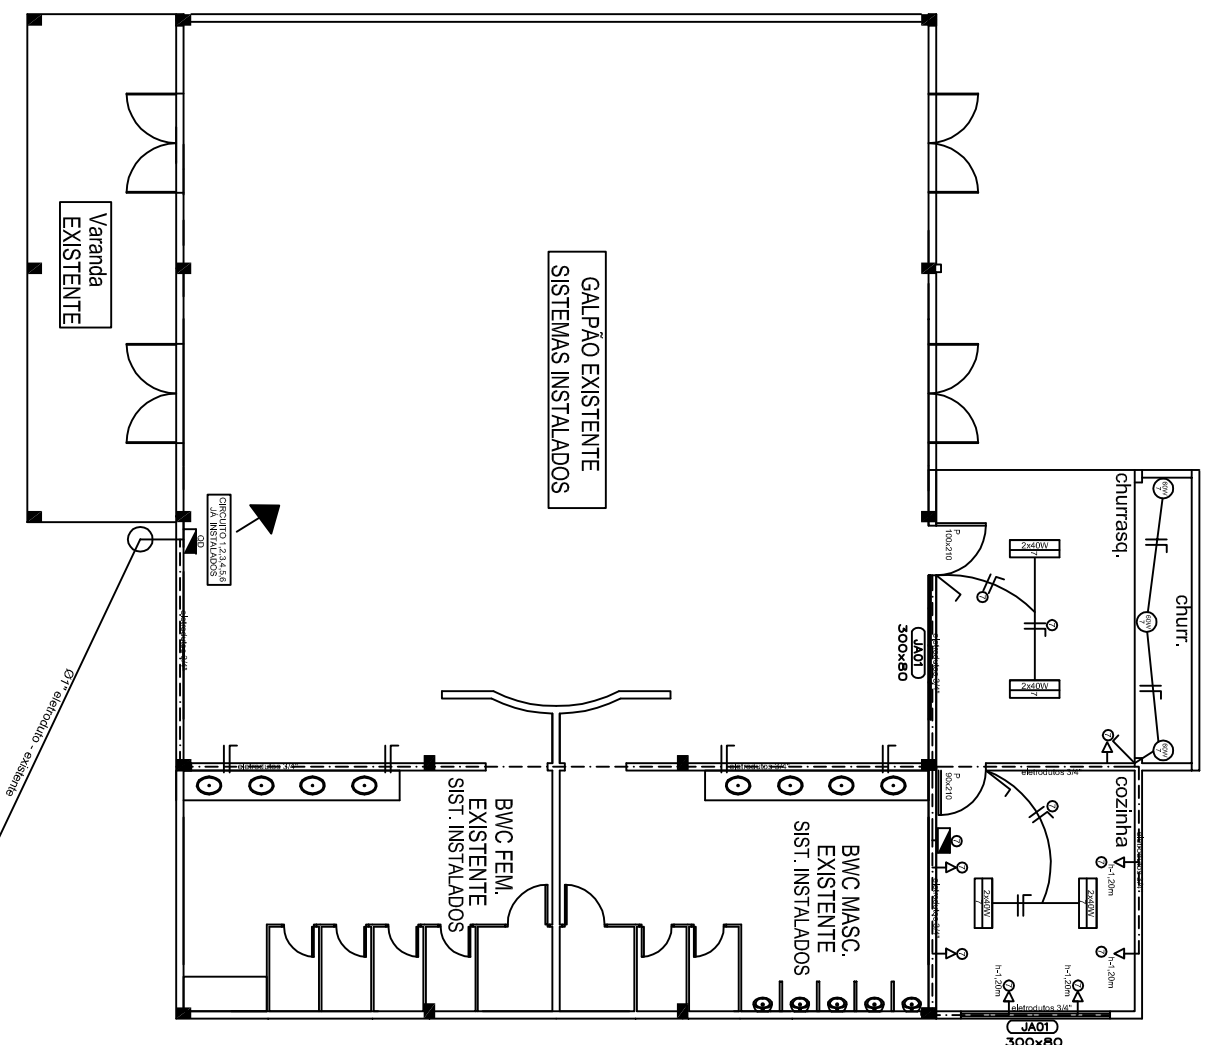

ELÉTRICO E TELEFÔNICO - GALPÃO ASSOCIAÇÃO VILANOVENSE

Escala: 1:50

Caixa de passagem energia elétrica
 Poste de energia (interno da edificação)
 Alinhamento predial - muro
 Mureta do quadro de energia - Padrão CELESC

OBRA:	GALPÃO CENTRO DE CULTURA	DIA:	JULHO/2015
PROPOSTA:	PREFEITURA MUNICIPAL DE MAFRA - SC		
PROJETO:	PROJETO ELÉTRICO/TELEFÔNICO		
ESCALA:	1:50		